

ALLEGATO “D”

Planimetria – acque meteoriche e prima pioggia

Il presente allegato, composto da n. 3 pagine compreso il presente frontespizio, è costituito dalla planimetria della rete di collettamento delle acque meteoriche di dilavamento con rappresentazione grafica delle vasche di raccolta/trattamento delle acque di prima pioggia e successivo accumulo, acquisita dal Libero Consorzio Comunale di Siracusa, a mezzo PEC, al prot. gen. n. 4121 del 10/02/25, relativa allo stabilimento della società “**COEMI S.R.L**” sito in Via Scalora, n. 5/7, Priolo Gargallo, identificato al N.C.E.U. al fgl 4, p.lla 106 e 724, del comune di Priolo Gargallo.



Registro Generale di Protocollo
N° 0004121 del 10/02/2025 11:30

Movimento: Arrivo

Data Sped Mail: 10/02/2025 11:26

Tipo Documento:

Classificazione: 11-21

Documento precedente: /

Oggetto: **COMUNICAZIONE SUAP PRATICA N.01303650897-19012024-1213 - SUAP 5057 - 01303650897 COEMI S.R.L.**

Documento principale: TestodelMessaggio.txt

Mittenti

Denominazione	Comune di Residenza	PEC
SUAP PRIOLO SR	PRIOLO GARGALLO	SUAP.SR@CERTPEC.CAMCOM.IT

Smistamenti

In carico a	dal	Data ricev.	Trasmesso da	Smistamento per
Tutela Ambientale ed Ecologia	11/02/2025	25/03/2025	SETTORE X - TERRITORIO E AMBIENTE - PROTEZIONE CIVILE	COMPETENZA
Tutela Ambientale ed Ecologia	11/02/2025		SETTORE X - TERRITORIO E AMBIENTE - PROTEZIONE CIVILE	COMPETENZA
SETTORE X - TERRITORIO E AMBIENTE - PROTEZIONE CIVILE	10/02/2025	11/02/2025	Gruppo Protocollo	COMPETENZA
Tutela Ambientale ed Ecologia	11/02/2025	14/02/2025	SETTORE X - TERRITORIO E AMBIENTE - PROTEZIONE CIVILE	COMPETENZA


Allegati

Q.tà	Tipo Allegato	Titolo	Descrizione
	Allegato	01303650897-19012024-1213.SUAP.PDF.P7M	01303650897-19012024-1213.SUAP.PDF.P7M
	Allegato	01303650897-19012024-1213.SUAP.XML	
	Allegato	Nota-di-trasmissione-al-SUAP-signed.pdf	
	Allegato	Relazione-tecnica-Coemi.pdf.p7m	
	Allegato	Relazione-tecnica-FINCOE.pdf.p7m	
	Allegato	Richiesta-parere-all-Ufficio-Ambiente-del-Comune-di-	




PIANTA PIANO TERRA
STATO DI PROGETTO SCALA 1:200


VASCA DI RACCOLTA ACQUE DI PRIMA PIOGGIA

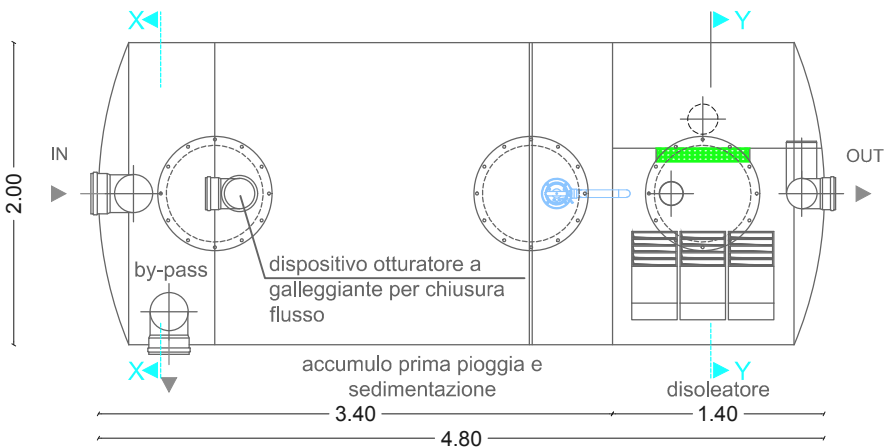

PIANTA
SCALA 1:50

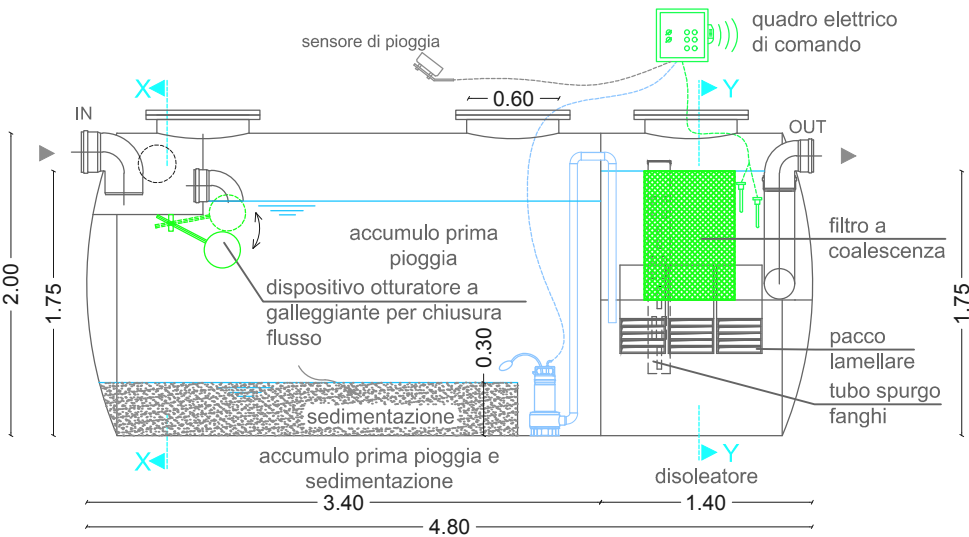

SEZIONE LONGITUDINALE
SCALA 1:50

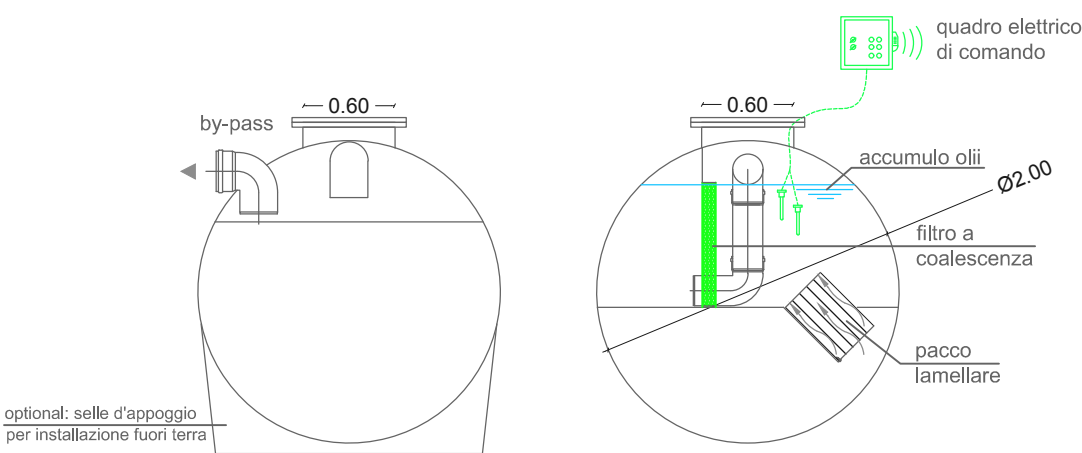

SEZIONI X-X Y-Y
SCALA 1:50