

ALLEGATO B

PLANIMETRIA SCARICO DEI REFLUI

Il presente allegato, composto da n. 3 pagine compreso il presente frontespizio, è costituito dalla planimetria dello scarico dei reflui facente parte della documentazione tecnica acquisita con prot. gen. n. 35590 del 12/12/2024.



Registro Generale di Protocollo
N° 0035590 del 12/12/2024 11:52

Movimento: Arrivo Data Sped Mail: 12/12/2024 11:41
Tipo Documento: Tramite: Posta certificata
Classificazione: 06-9
Doc. Esterno n° 30845 del 12/12/2024 00:00 Documento precedente: /
Oggetto: **PARERE PER RILASCIO AUA DITTA VECCHIO CRISTINA**

Mittenti


Denominazione	Comune di Residenza	PEC
COMUNE DI CARLENTINI SETTORE AMBIENTE		PROTOCOLLO.GENERALE@PEC.CO MUNE.CARLENTINI.SR.IT

Smistamenti

In carico a	dal	Data ricev.	Trasmesso da	Smistamento per
Tutela Ambientale ed Ecologia	12/12/2024		TERRITORIO E AMBIENTE	COMPETENZA
TERRITORIO E AMBIENTE	12/12/2024	12/12/2024	Gruppo Protocollo	COMPETENZA
Tutela Ambientale ed Ecologia	12/12/2024	16/12/2024	TERRITORIO E AMBIENTE	COMPETENZA

Allegati

Q.tà	Tipo Allegato	Descrizione
	Allegato	Modello_istanza_AUA_SICILIA_PDF.pdf
	Allegato	2_1_Relazione_generale.pdf
	Allegato	10_cre.pdf
	Allegato	scia_12686.pdf
	Allegato	scia_12687.pdf
	Allegato	1_Ciclo.pdf
	Allegato	2_1_Relazione_generale.pdf
	Allegato	3_1_plan_generale_generale_AUA.PDF
	Allegato	3_2_plan_scarichi.pdf
	Allegato	4_dichiarazione_assenza_sostanze_pericolose.pdf

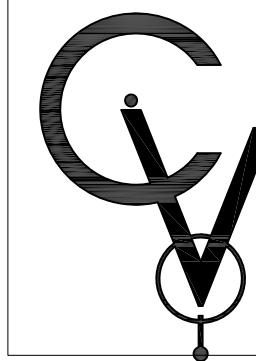

TAV.

2

Elaborato grafico istanza AUA per la realizzazione di nuove strutture ed allaccio con modifica all'impianto di chiarificazione dei reflui esistente.

UBICAZIONE

c.da San Demetrio, Carlentini (SR)
NCEU di Carlentini (SR), Fg 4 p.IIa 2210
Coord. GPS: 37.338662°, 15.024876°

ELABORAT

- ☒ Stralzo PRG Comune di Carleni - scala 1:5000
☒ Immagine aerea Google Earth - scala 1:2000
☒ Planimetria generale intervento - scala 1:500
☒ Schema impianto smaltimento reflui locale chiuso - scala 1:100
☒ Schema impianto smaltimento reflui locale ibrido - scala 1:100
☒ Sezione longitudinale - Tratto 1-2 / 5-4 / 7-6 / 11-12 / 14-16 / 15-16 - scala 1:10
☒ Sezione longitudinale - Tratto 8-9-10 - scala 1:10

La Ditta
(Vecchio Cristino)

Locale chibisco

- ☐ Immagine aerea Google Earth - scala 1:100
- ☐ Sezione A/A - scala 1:50
- ☐ Pianta piano terra - scala 1:50
- ☐ Prospetto Nord - scala 1:50
- ☐ Prospetto Sud - scala 1:50
- ☐ Prospetto Est - scala 1:50
- ☐ Prospetto Ovest - scala 1:50

Il Tecnico
(ing. *Ciro Vecchio*)




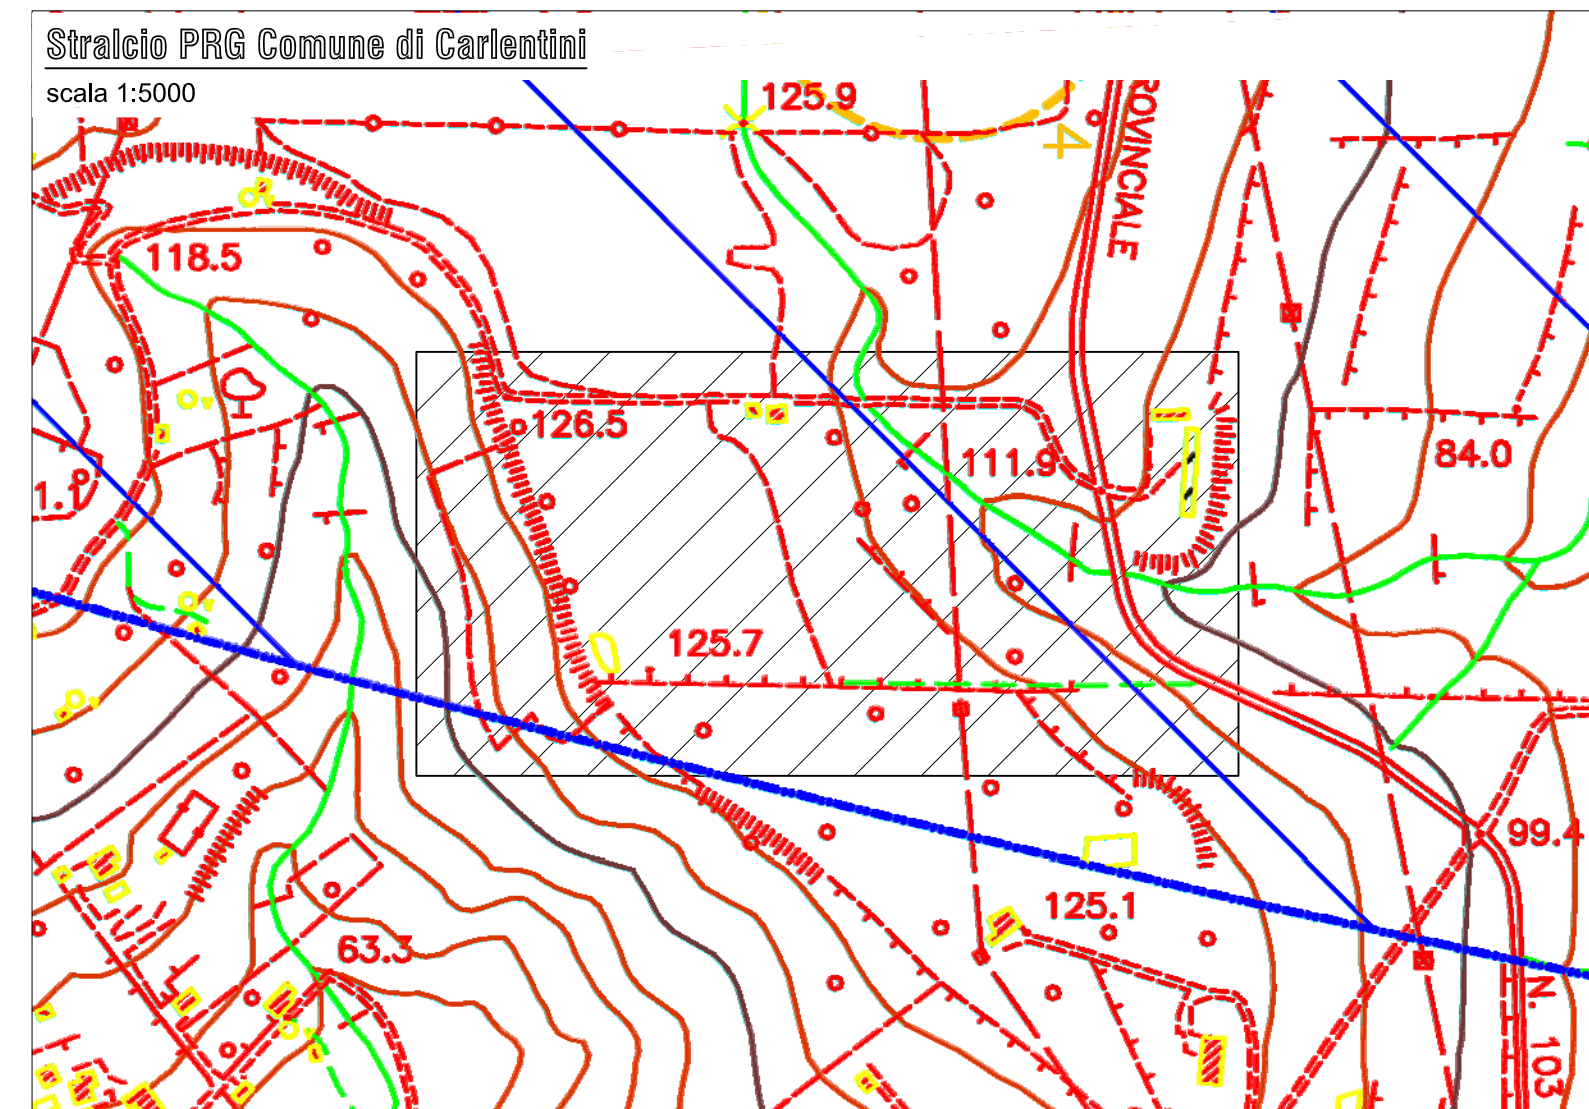



Immagine aerea Google Earth
scala 1:5000

 
 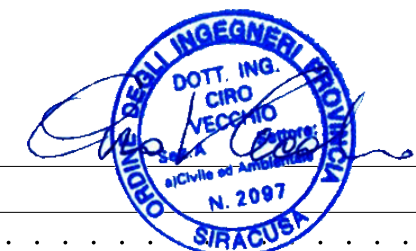
 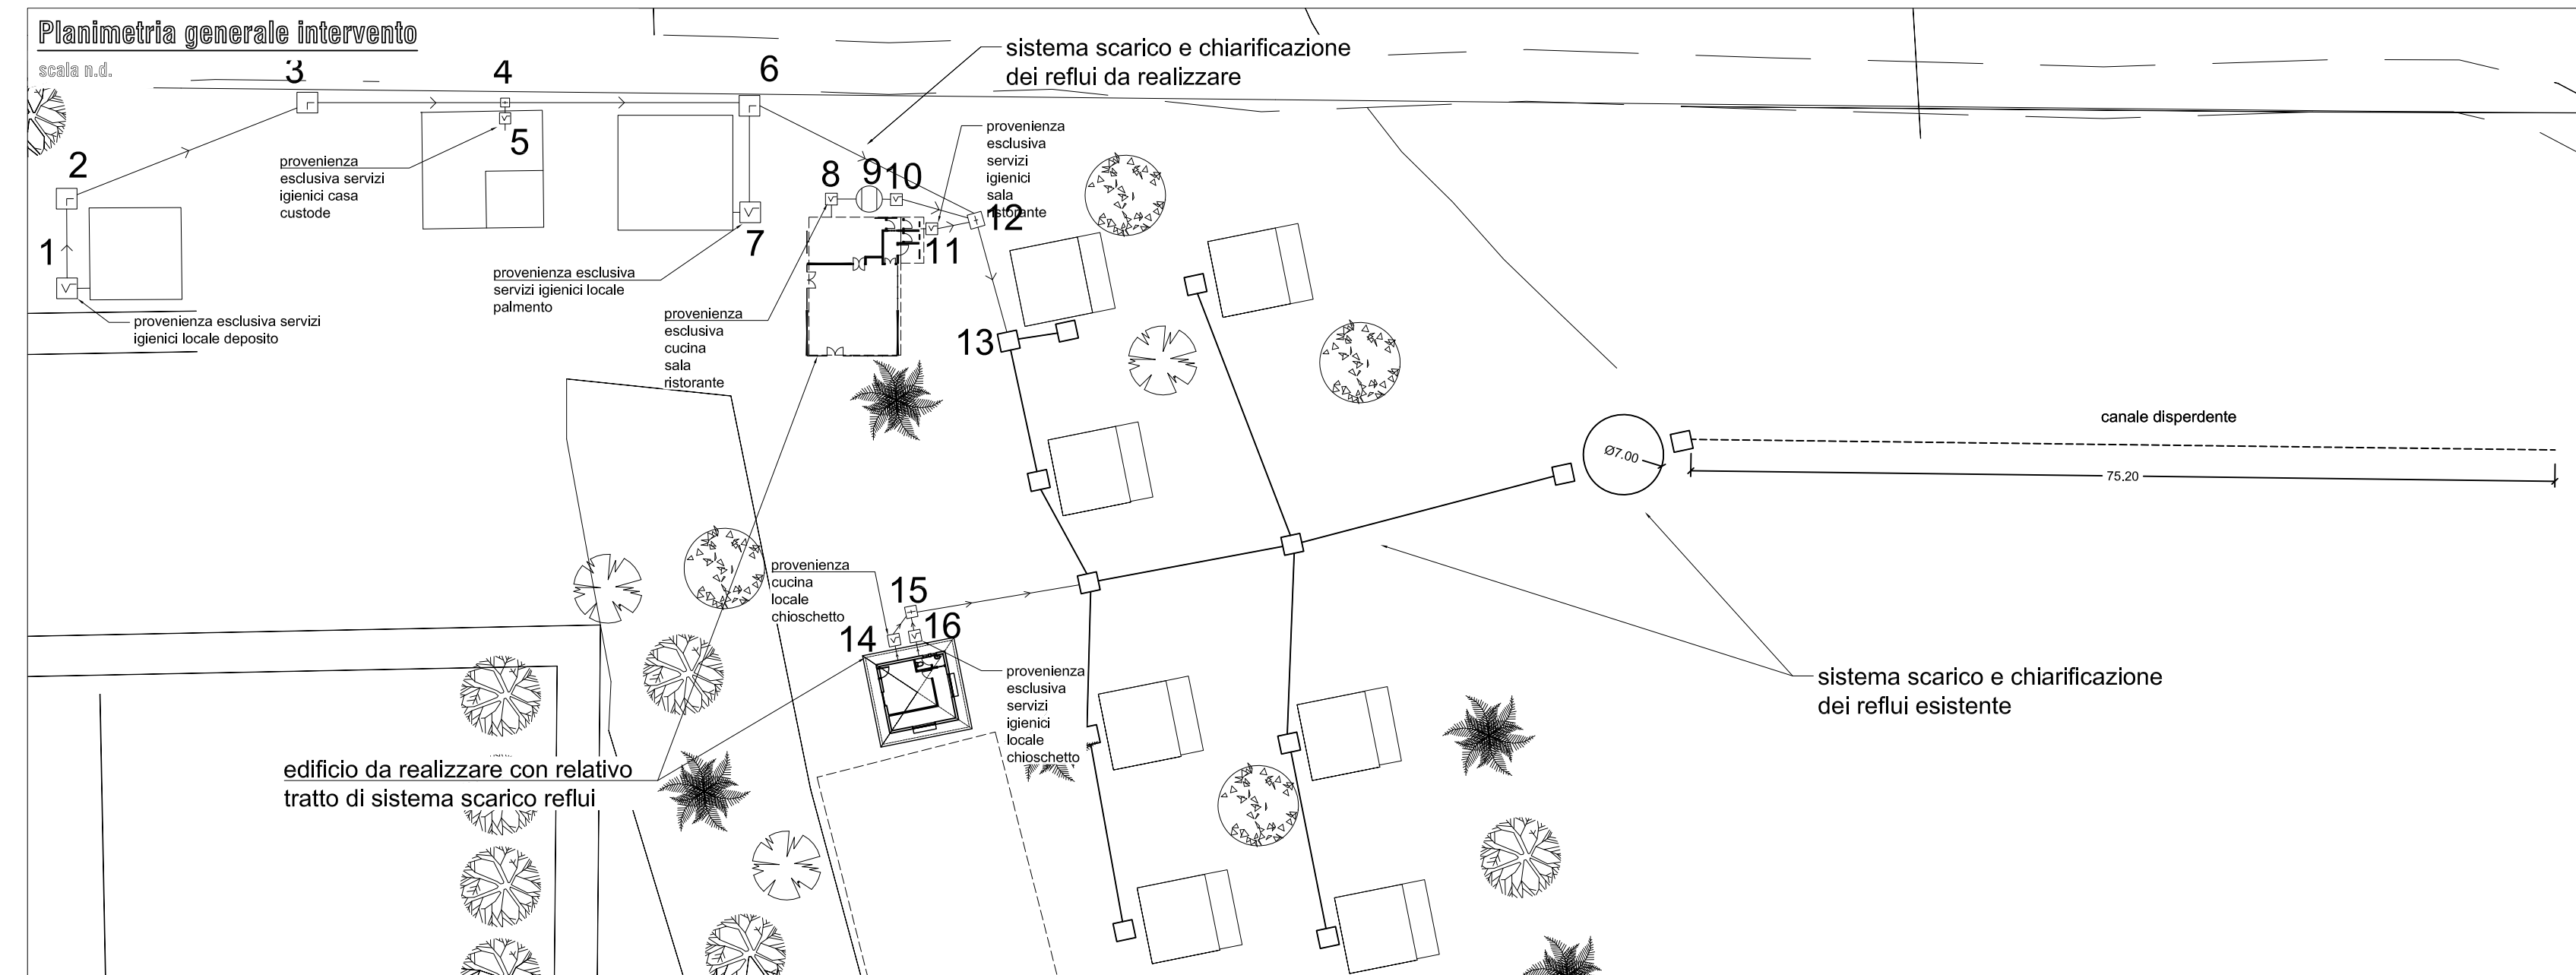


Schema impianto smaltimento reflui locale chiosco
scala 1:100

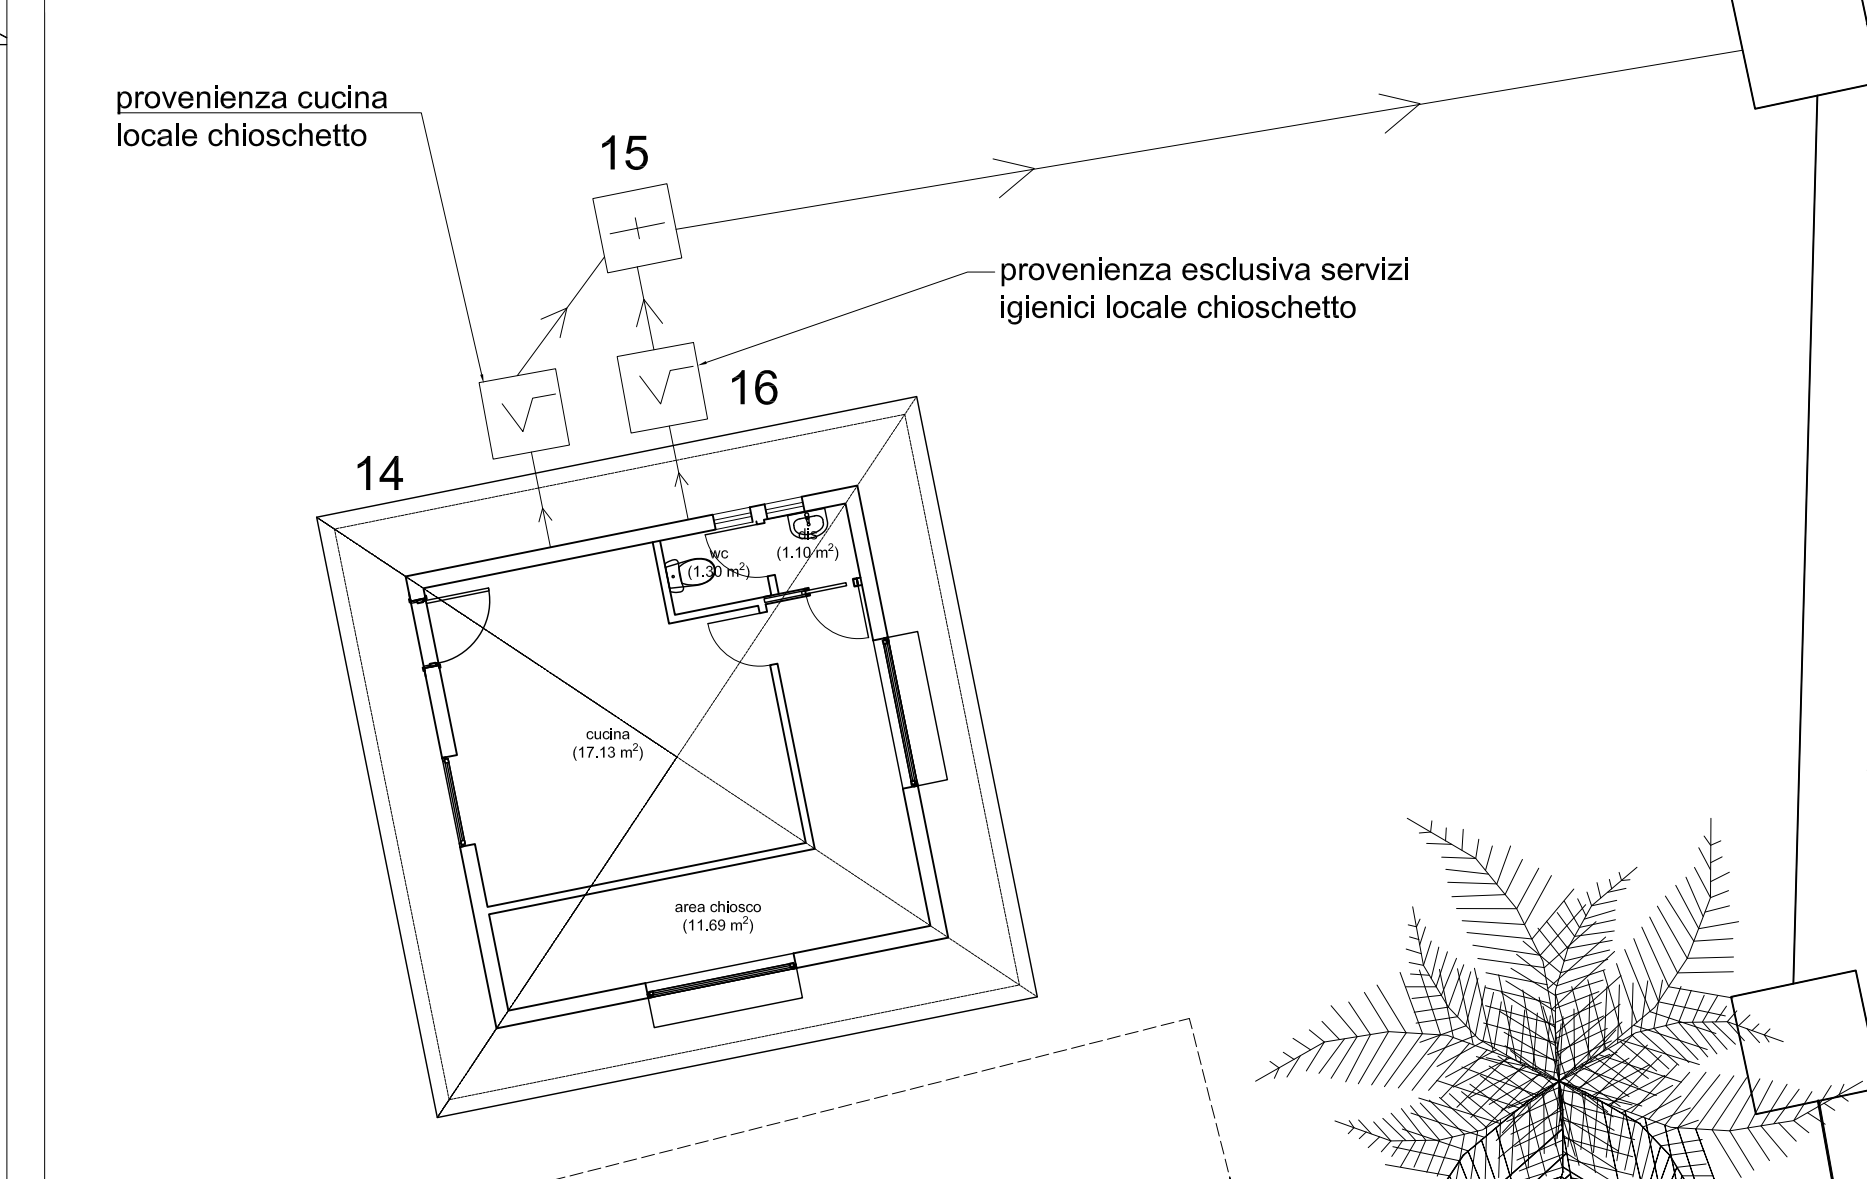


Schema impianto smaltimento reflui locale ristorante
scala 1:100

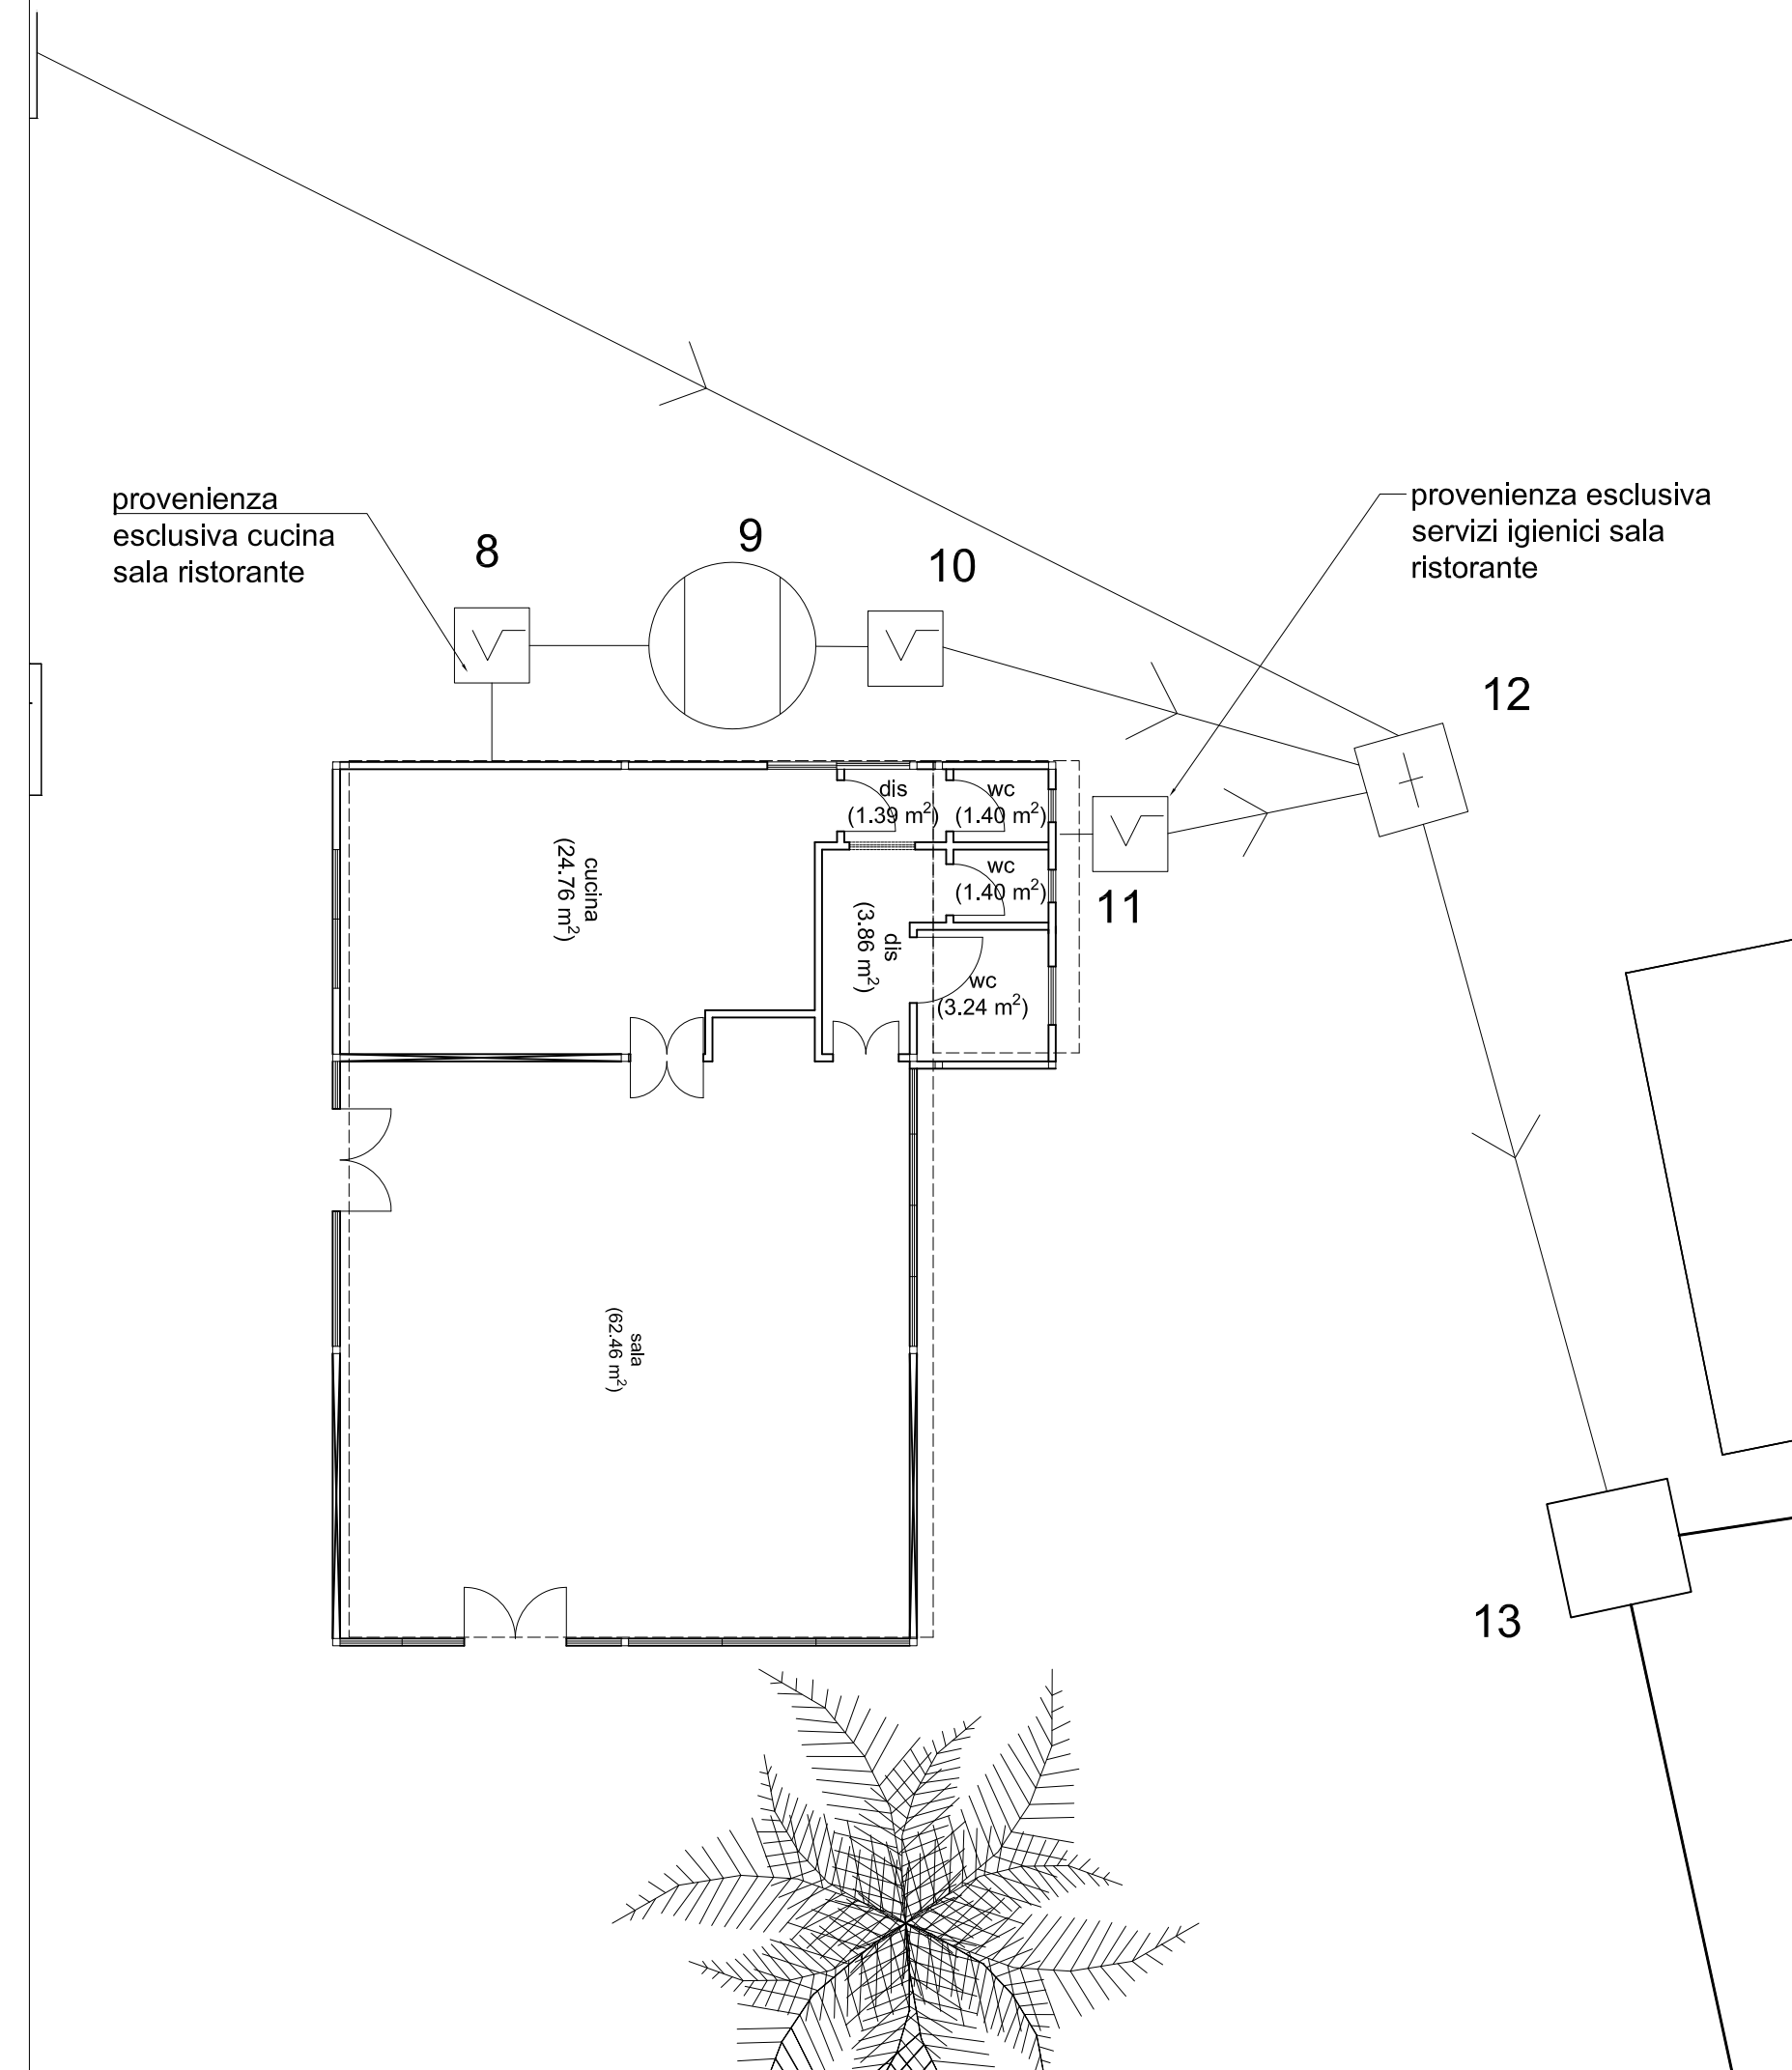

Descrizione	Simbolo grafico
Pozzetto degrassatore/disoleatore	
Giunzione generica	
Pozzetto cambio direzione	
Pozzetto con sifone	
Sifone	
Direzione del flusso	

Sezione longitudinale - Tratto 1-2 / 5-4 / 7-6 / 11-12 / 14-16 / 15-16
scala 1:10

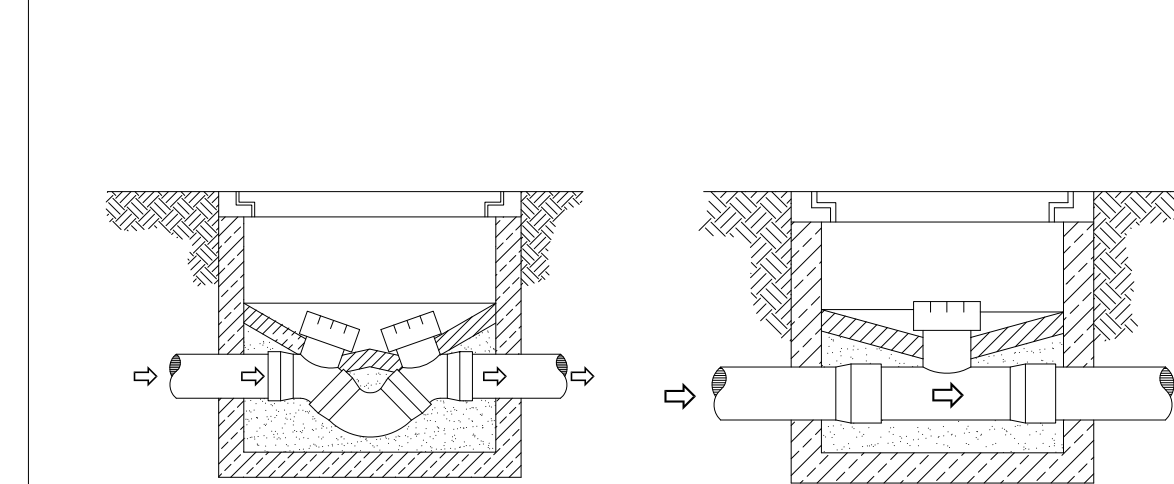Sezione longitudinale - Tratto 8-9-10
scala 1:10